



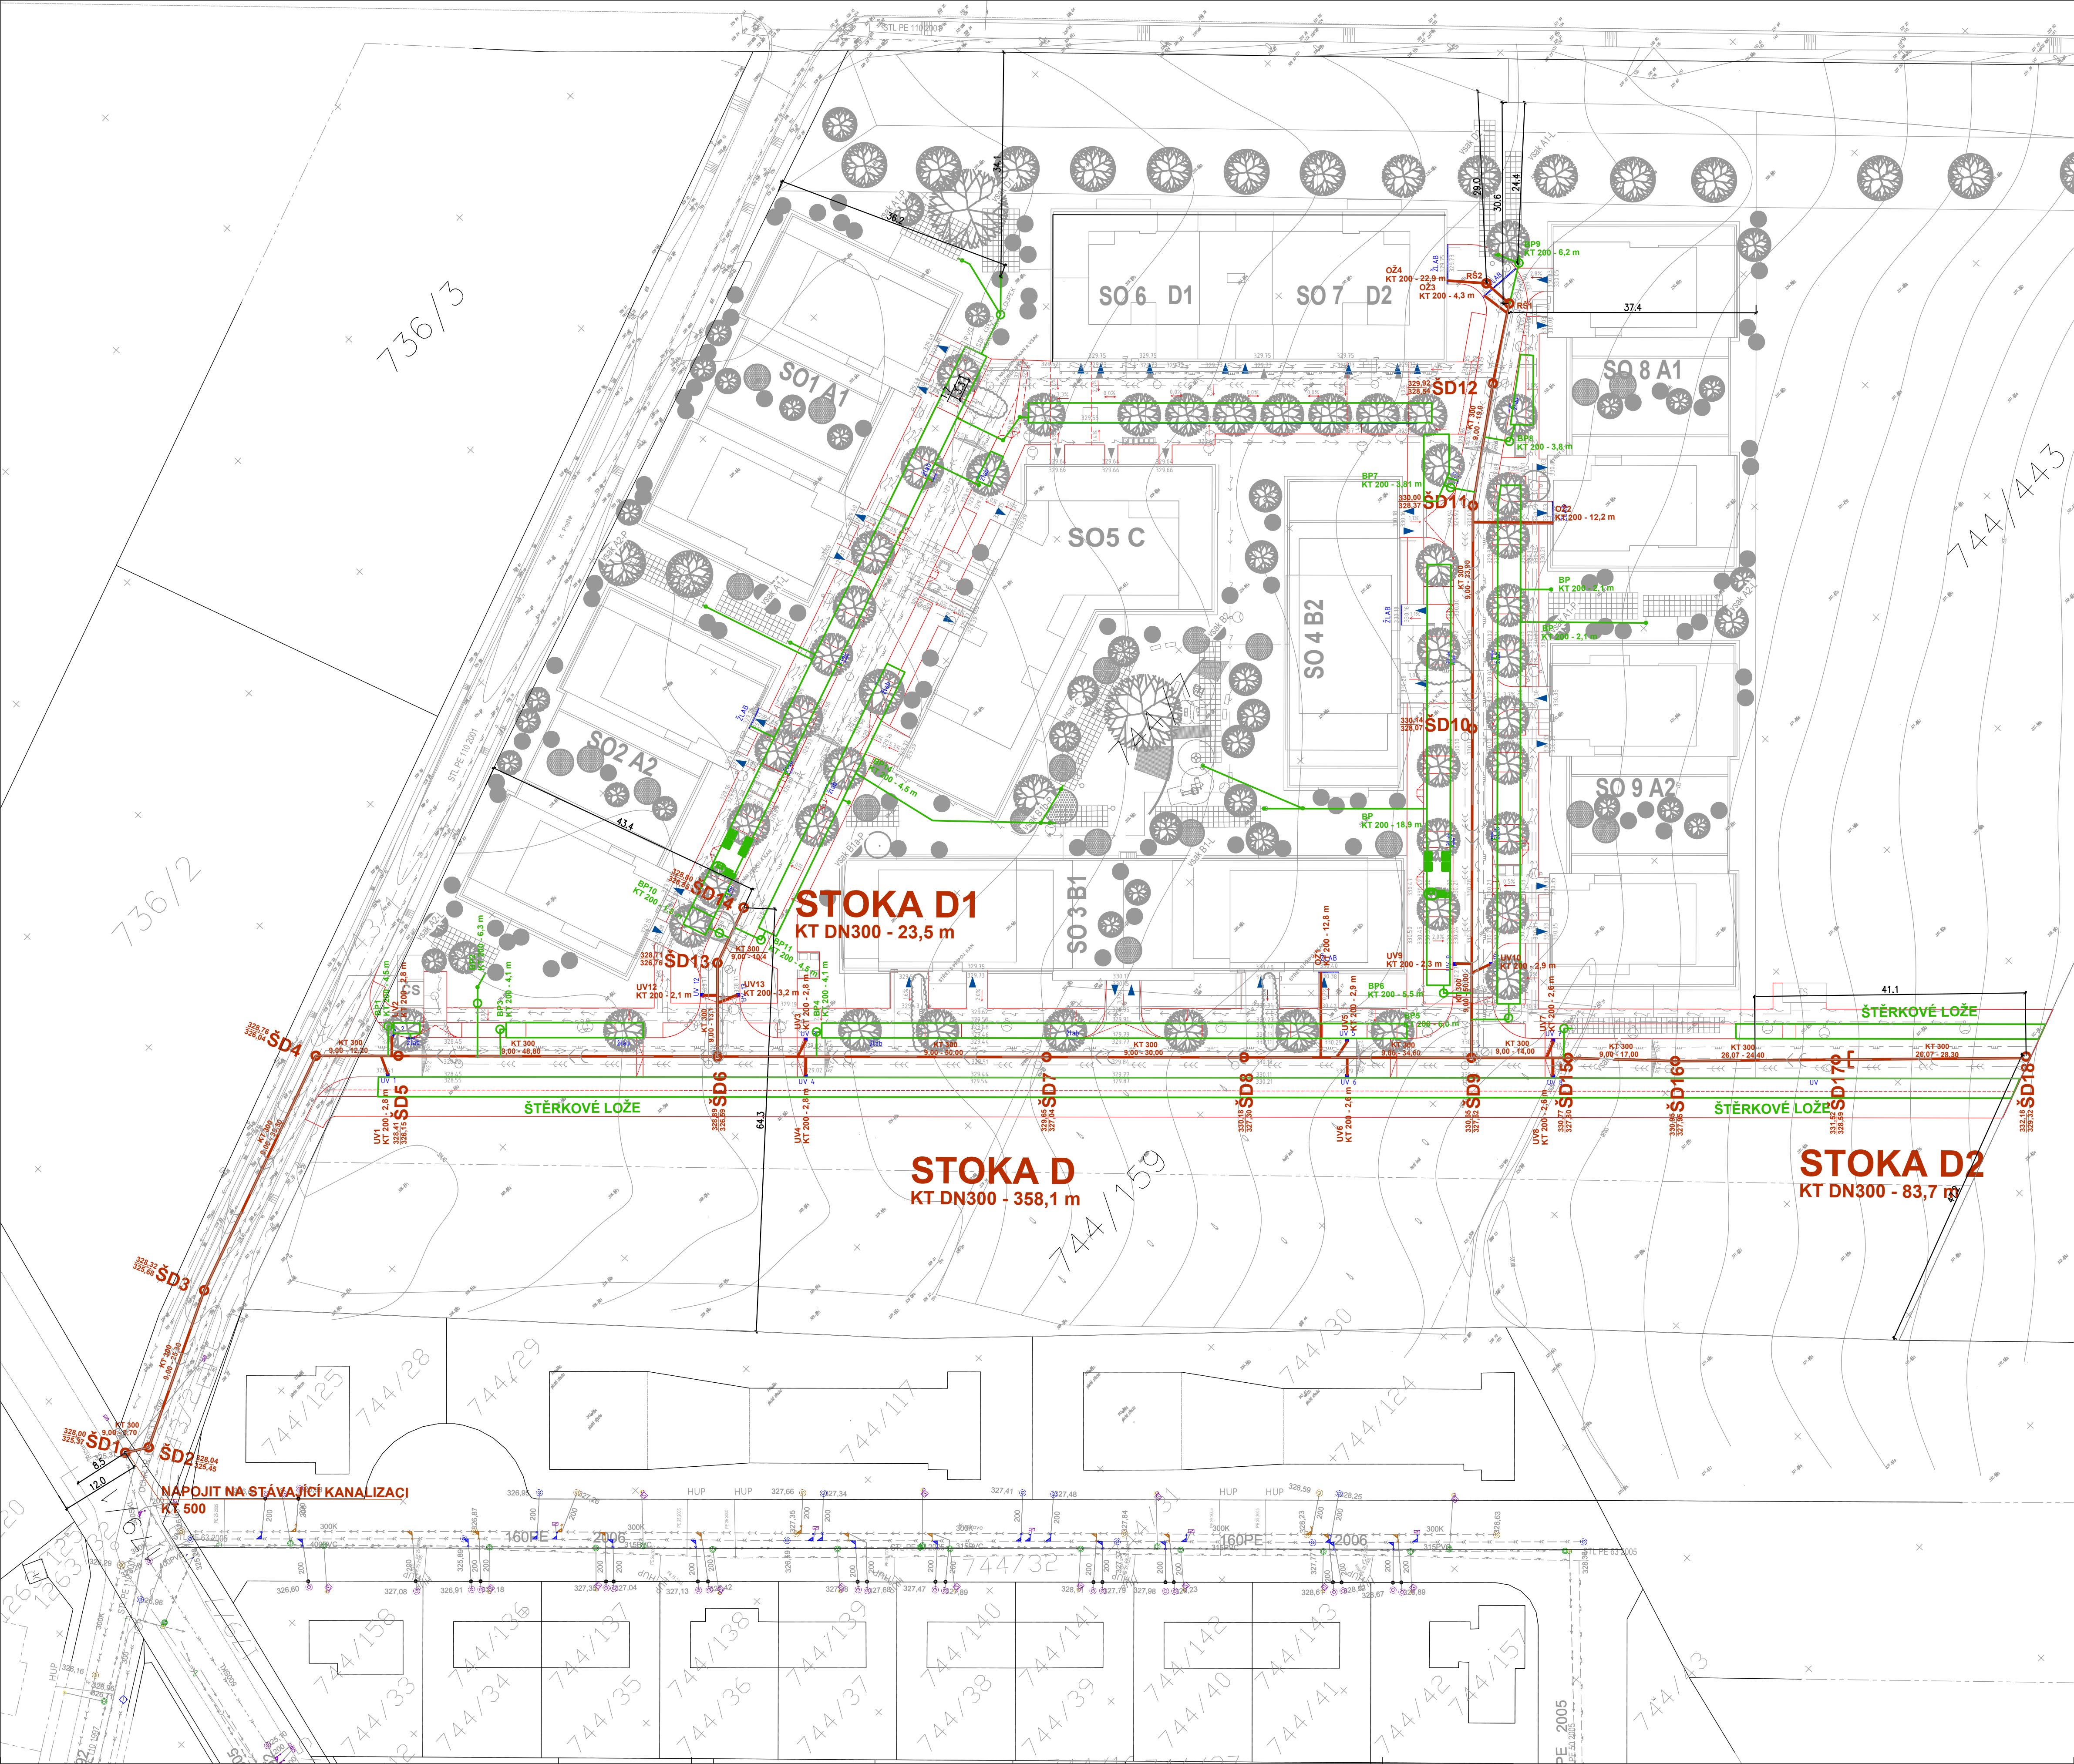

Digitálně
podepsal Ing.
Josef Chmelka
Datum:
2026.09.02
14:00:25 +02'00'


LEGENDA:

NAVŘZENÉ SÍŤ:

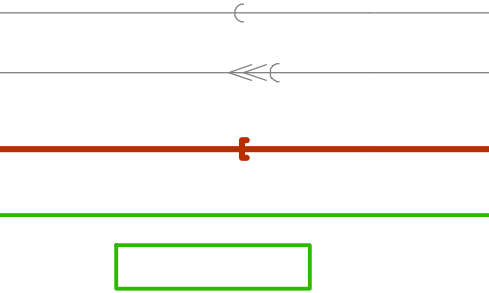

SPLAŠKOVÁ KANALIZACE
VÝTLAČNÝ ŘÁD
DEŠŤOVÁ KANALIZACE
BEZPEČNOSTNÍ PŘEPAD
ŠTĚRKOVÉ LOŽE
VODOVOD
PLYNOVOD

STÁVAJÍCÍ SÍŤ:

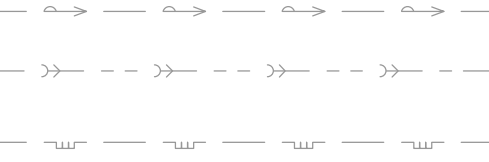

VODOVODNÍ ŘÁD
DEŠŤOVÁ KANALIZACE
PLYNOVOD

POZOR!

ZÁKRESY VŠECH PODULIČNÍCH ZAŘÍZENÍ JSOU POUZE ORIENTAČNÍ.
STAVBYVEDOUČÍ JE POVINEN DLE §153 ODST. 1 ZÁKONA 183/2006 ZAJISTIT
VYTÝČENÍ VŠECH STÁVAJÍCÍCH PODZEMNÍCH ZAŘÍZENÍ PŘÍSLUŠNÝMI SPRÁVCI.

INVESTOR DBLOKUS s.r.o. Na příkopě 1096 / 21 110 00 Praha 1 IČ: 07417764			
PROJEKTANT ATYP, projektční kancelář Ing. Marek Švanda Sloupno 235, 503 53 Sloupno IČ: 405 71 661		Telefon: 774 780 383 603 559 400 atyp@atyp-projekt.cz www.atyp-projekt.cz	 PROJEKČNÍ KANCELÁŘ
ODPOVĚDNÝ PROJEKTANT ČÁSTI Ing. Josef Chmelka – projektový ateliér SÚPR Osadní 12a 170 00 Praha 7		email: chmelka@chmelka-supr.cz IČ: 10157000 DIČ: CZ5506260386	 Ing. JOSEF CEMELKA
STAVBA OBYTNÝ SOUBOR KOLOVRATY č.parc. 744 / 7 k.ú. Kolovraty		STUPEŇ DOKUMENTACE POVOLENÍ STAVBY ČÁST D. DOKUMENTACE OBJEKTŮ D.12 103 DEŠŤOVÁ KANALIZACE	Č. VÝHOTOVENÍ
AUTORI Ing. Pavlína Rákosníková Ing. Marek Švanda	HIP Ing. Marek Švanda	ODPOVĚDNÝ PROJEKTANT ČÁSTI Ing. Josef Chmelka ČKAIT 4146	
PŘÍLOHA IO 3 DEŠŤOVÁ KANALIZACE SITUACE STAVBY	MĚŘÍTKO 1:500	DATUM 11 / 2024	Č. PŘÍLOHY D.12 02